 



CUBIERTA A REFORMAR

CUBIERTA A REFORMAR

LEYENDA FONTANERIA	
	RED DE AGUA FRIA
	RED DE AGUA CALIENTE
	CALEFACCION GAS
	VALVULA DE RETENCION
	GRIFO AGUA FRIA
	GRIFO AGUA CALIENTE
	COMANDO GENERAL
	BOBINA DE PRESION
	LLAVE DE PASO AGUA FRIA
	LLAVE DE PASO AGUA CALIENTE

LEYENDA SANEAMIENTO	
	BOITE SIFONICO
	LAVABO
	INOCERO
	BAÑANTE
	BOITE SIFONICO
	BOITE SIFONICO
	BOITE SIFONICO
	BOITE SIFONICO

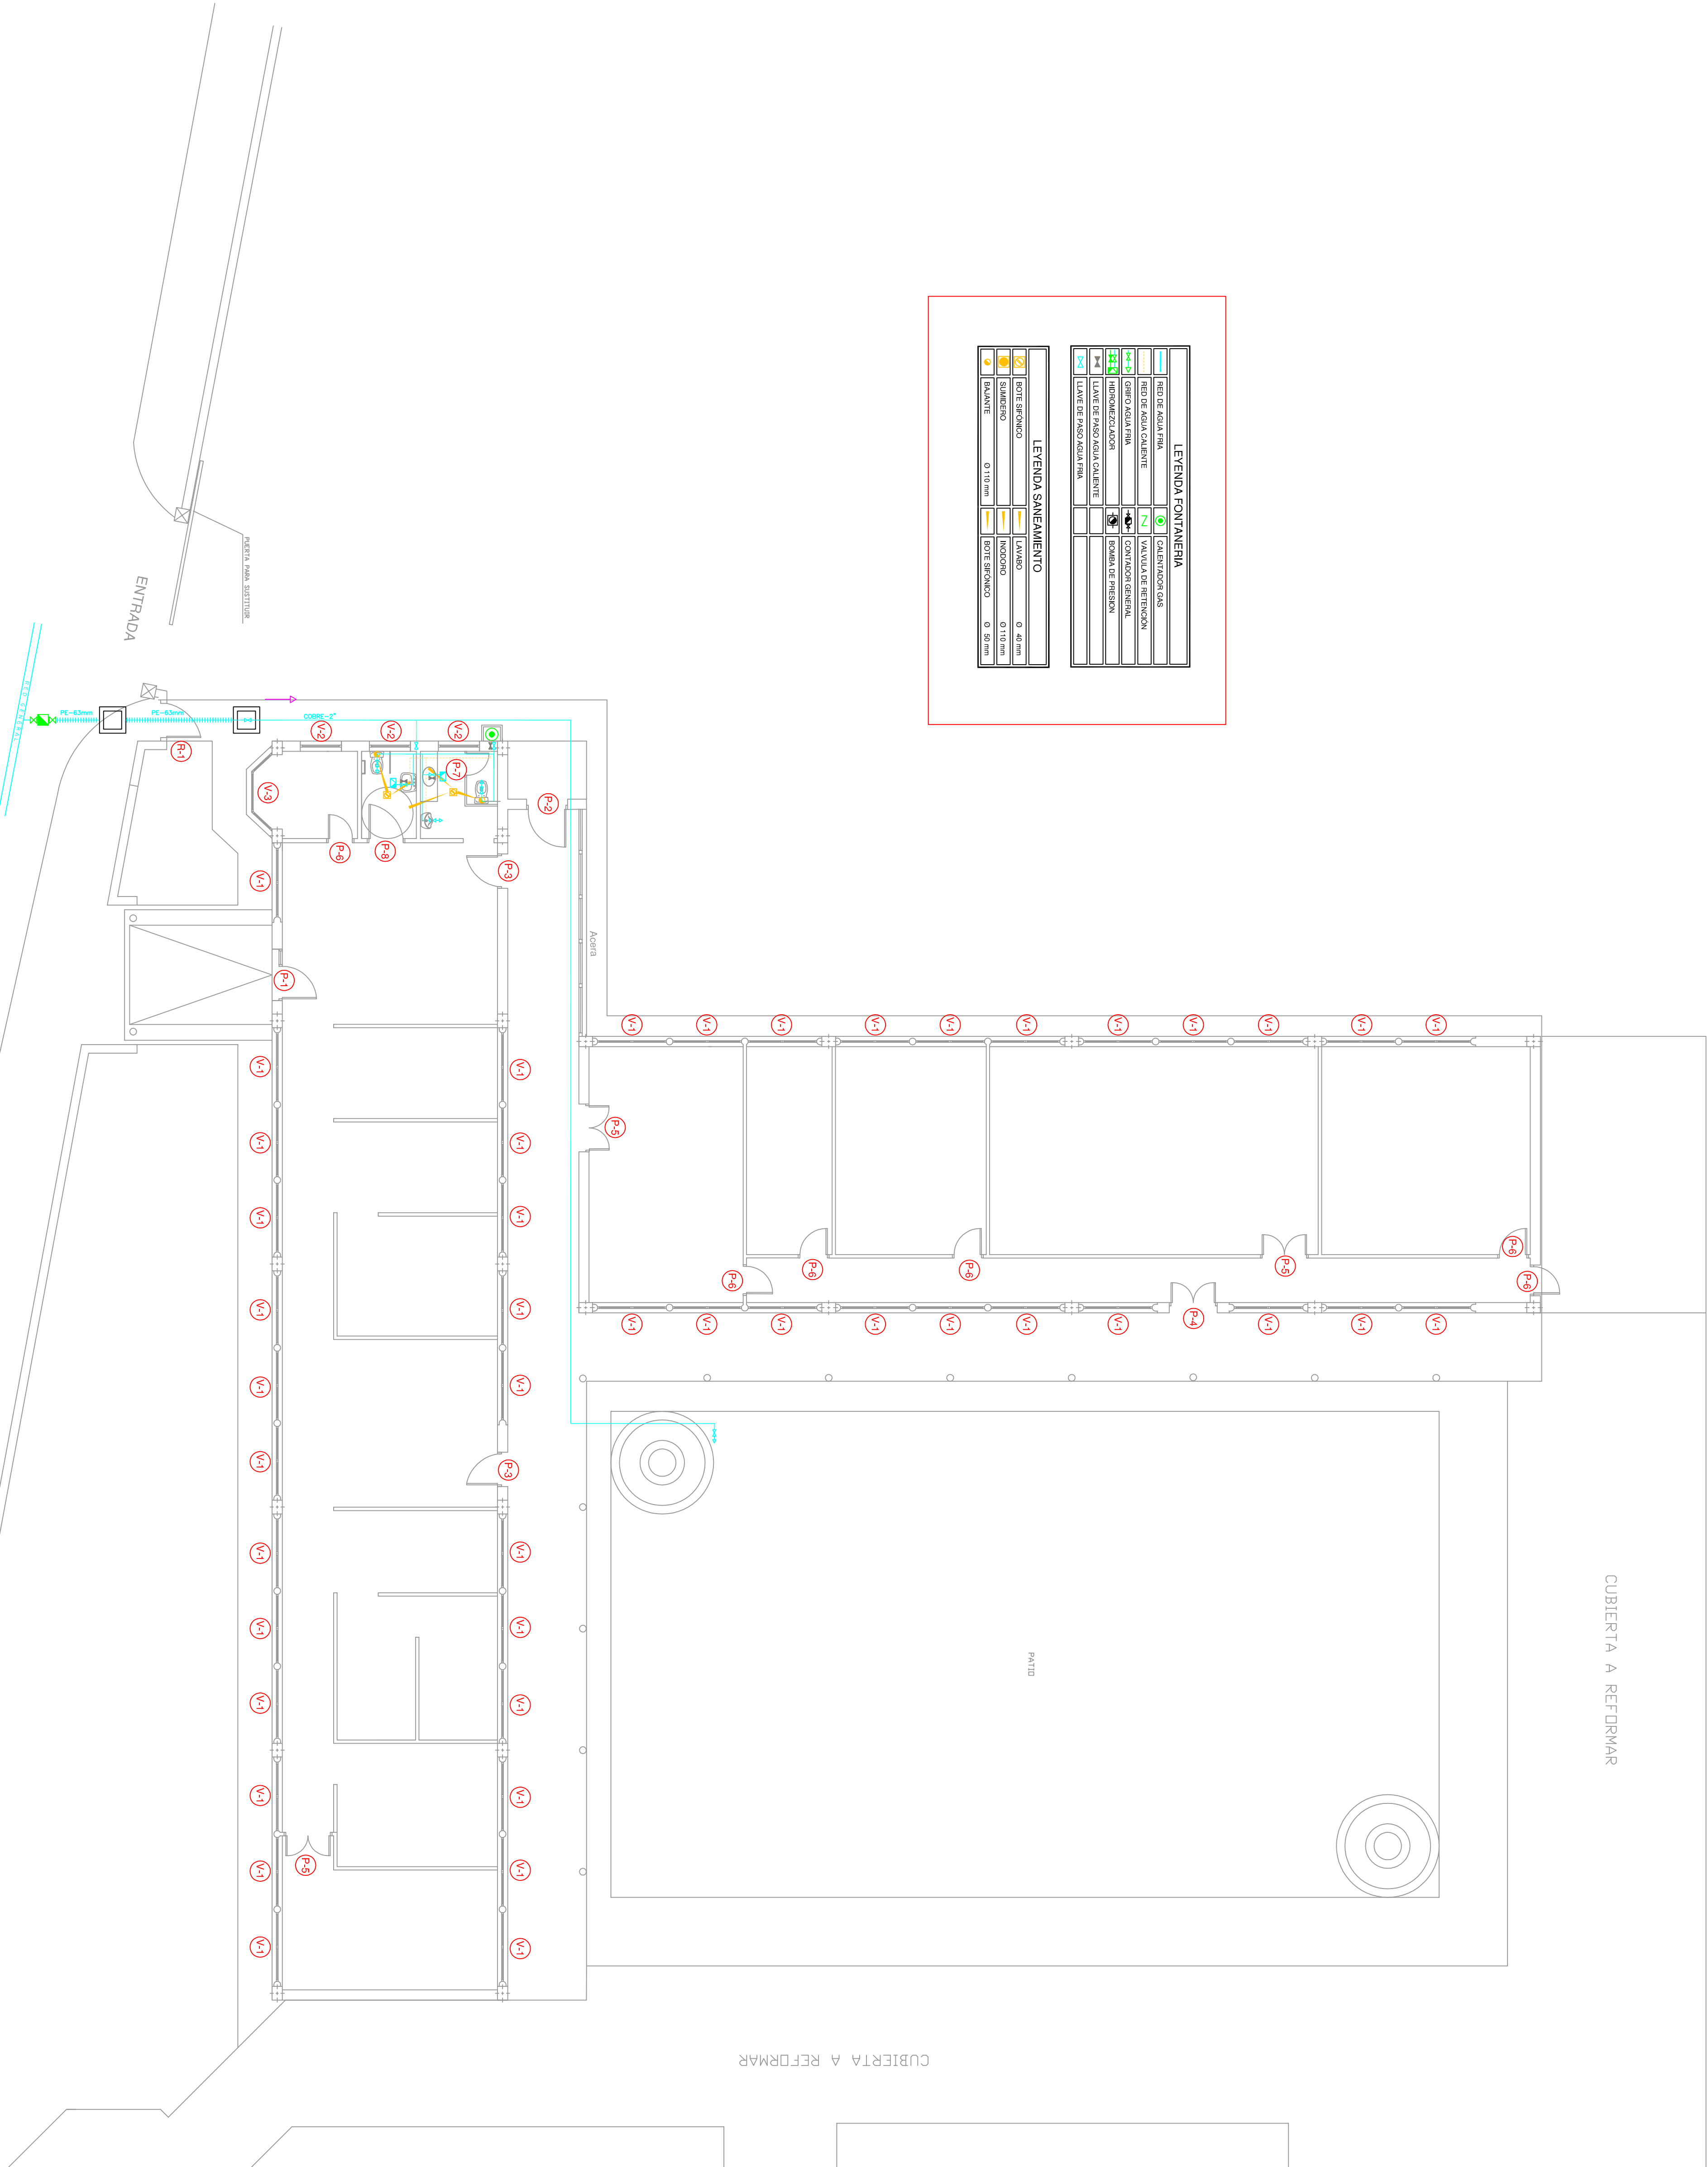

AYUNTAMIENTO DE ESTEPONA

URBANISMO E INFRAESTRUCTURA

PROYECTO BASICO Y EJECUCION:
DE REFORMA Y AMPLIACION DE LAS DEPENDENCIAS DE LA POLICIA LOCAL

Plano de:
FONTANERIA
NUMERACION DE CARPINTERIA

REDUCTOR DEL PROYECTO:
FRANCISCO DE JAS GARCIA GONZALEZ, ARQUITECTO MUNICIPAL

FECHA	FECHA
10/06/2008	10/06/2008
PLANO	PLANO
9	9
ESCALA	ESCALA
1/100	1/100
DEFINIENTE	DEFINIENTE