




CANALIZACION DE ALUMBRADO Y COMUNICACIONES EN ACERA 2ø110mm ESCALA 1/10

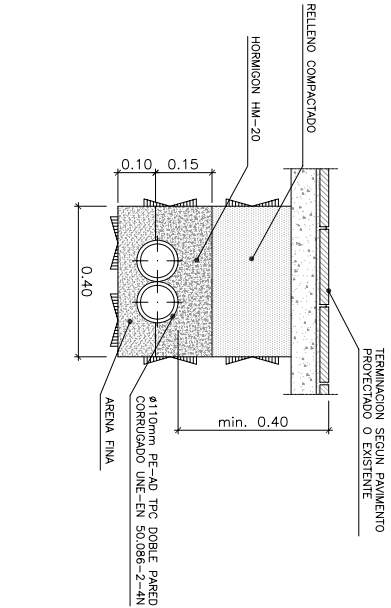


CANALIZACION DE ALUMBRADO Y COMUNICACIONES EN CALZADA 2ø110mm ESCALA 1/10

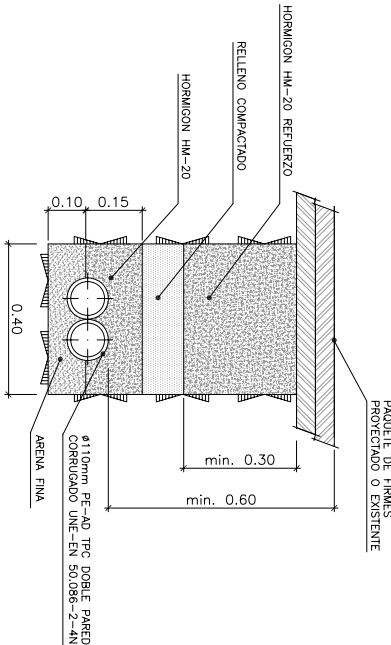


CANALIZACION DE ALUMBRADO Y COMUNICACIONES EN ACERA 4ø110mm ESCALA 1/10

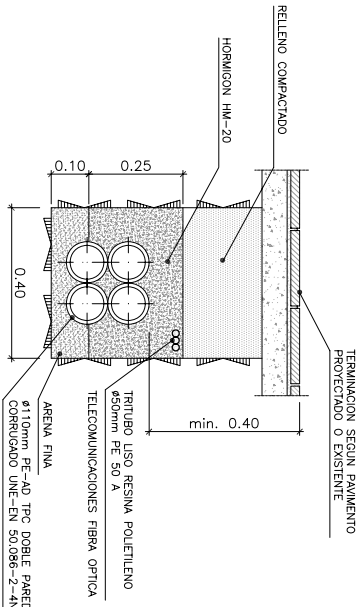


CANALIZACION DE ALUMBRADO Y COMUNICACIONES EN CALZADA 4ø110mm ESCALA 1/10

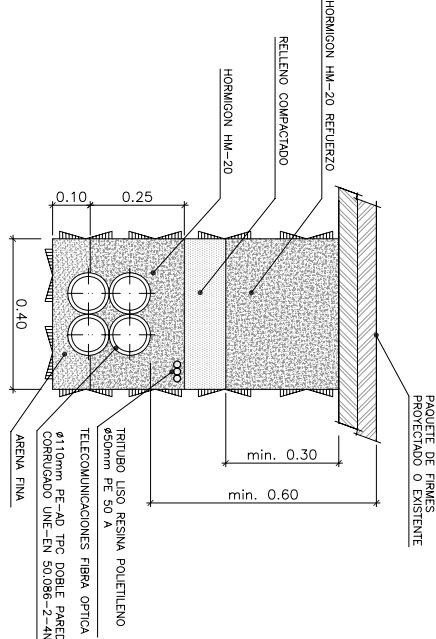


CANALIZACION DE ALUMBRADO Y COMUNICACIONES EN ACERA 4ø110mm ESCALA 1/10

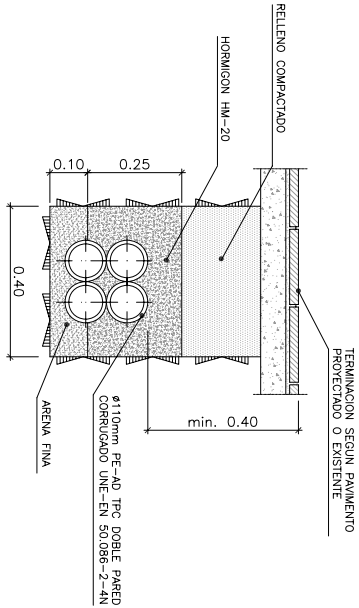


CANALIZACION DE ALUMBRADO Y COMUNICACIONES EN CALZADA 4ø110mm ESCALA 1/10

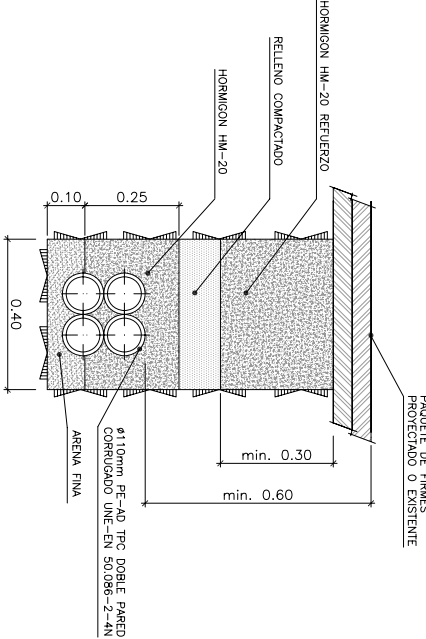


CANALIZACION DE ALUMBRADO Y COMUNICACIONES EN CALZADA 6ø110mm ESCALA 1/10

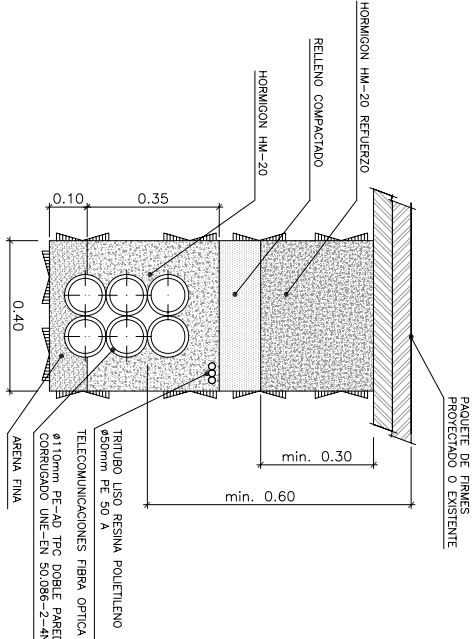

CIMENTO PARA BACULO O COLUMNA ESCALA 1/10

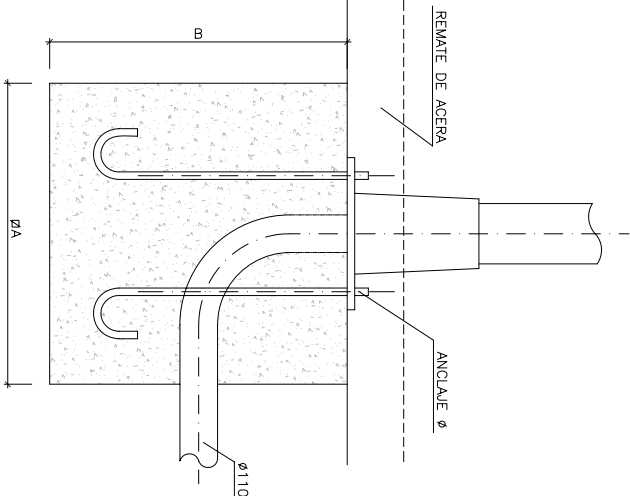

PERNOS

 


ø = Longitud del perno
L = Longitud del perno con rosco métrico
R = Longitud desde la parte inferior del perno
c = Distancia desde la parte inferior del perno
b = Distancia del zunchado inferior al superior
h = Altura del soporte en metros
Material Acero F-111, galvanizado

CIMENTACIONES


h (m)	4	5	6	7	8	9	10	11	12	14
ø	18	18	18	24	24	27	27	27	33	33
R	100	100	100	110	110	130	130	130	150	150
b	250	250	250	350	350	450	450	450	450	450
c	100	100	100	150	150	200	200	200	250	250

A = Lado de la zapata en metros
B = Altura de la zapata en metros
h = Altura del soporte en metros
Material Hormigon HM-20


CANALIZACION DE ALUMBRADO Y COMUNICACIONES EN ACERA 6ø110mm ESCALA 1/10

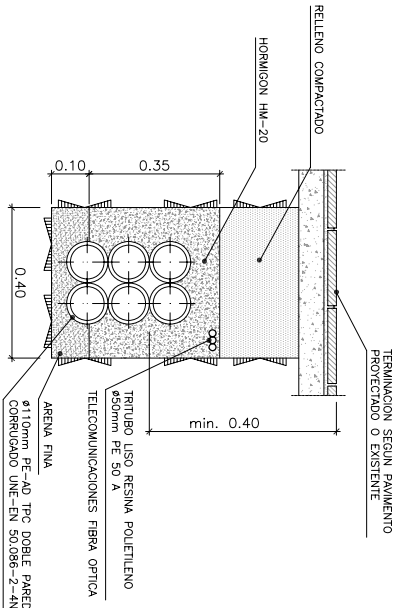

ARQUETA REGISTRO DE 60x60 cm PARA CANALIZACION DE ALUMBRADO EN CRUCES DE CALZADA ESCALA 1/10

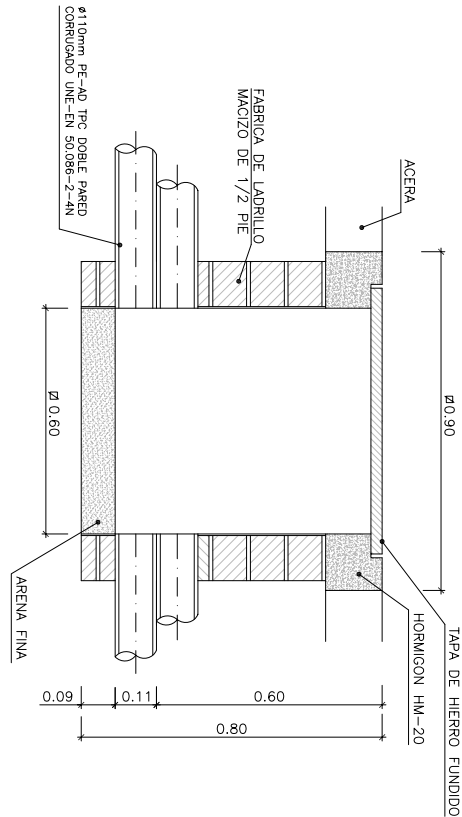

ARQUETA REGISTRO DE 40x40 cm PARA CANALIZACION DE ALUMBRADO EN ACERA ESCALA 1/10

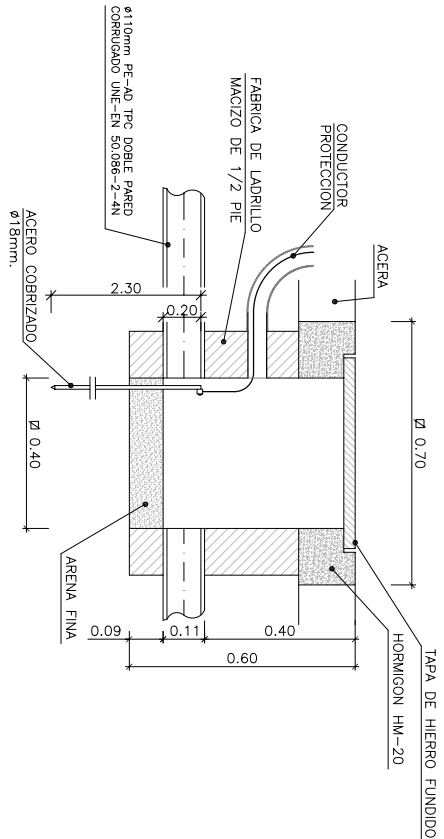

AYUNTAMIENTO DE ESTEPONA

TÍTULO

PROYECTO DE URBANIZACION DE LAS CALLES VIENTO, VILLA Y PLAZA AUGUSTO SUÁREZ
EXTRACTADO DEL PRICUE, FASE II

CONSULTORES



EL T.C.C.P. AUTOR DEL PROYECTO

ALFONSO PÉREZ BENÍTEZ (Cál. nº 20389)

CLAVE

2206

ESCALAS

INDICADAS

FECHA

SEPT. 2008

ORIGINALES EN AI

GRÁFICAS

DESIGNACION

RED DE ALUMBRADO
DETALLES

PLANO Nº 12.2

Hoja 1 de 3