




CANALIZACION DE ALUMBRADO Y COMUNICACIONES EN ACERA 2ø110mm ESCALA 1/10

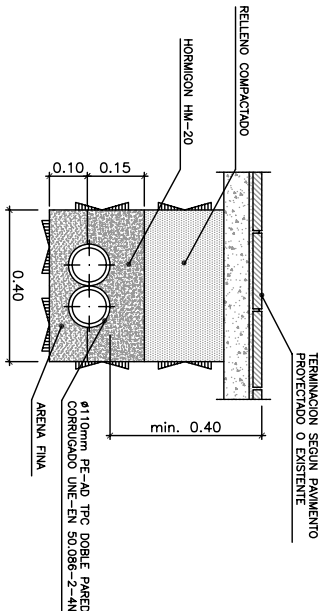


CANALIZACION DE ALUMBRADO Y COMUNICACIONES EN CALZADA 2ø110mm ESCALA 1/10

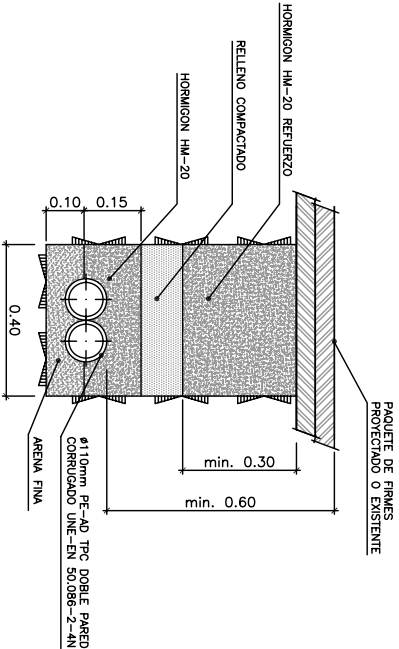


CANALIZACION DE ALUMBRADO Y COMUNICACIONES EN ACERA 4ø110mm ESCALA 1/10

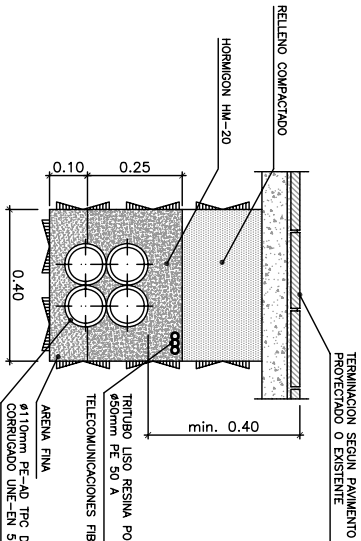


CANALIZACION DE ALUMBRADO Y COMUNICACIONES EN CALZADA 4ø110mm ESCALA 1/10

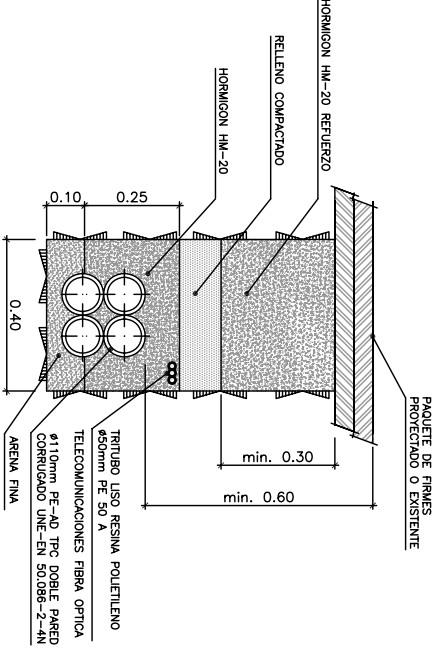


CANALIZACION DE ALUMBRADO Y COMUNICACIONES EN ACERA 4ø110mm ESCALA 1/10

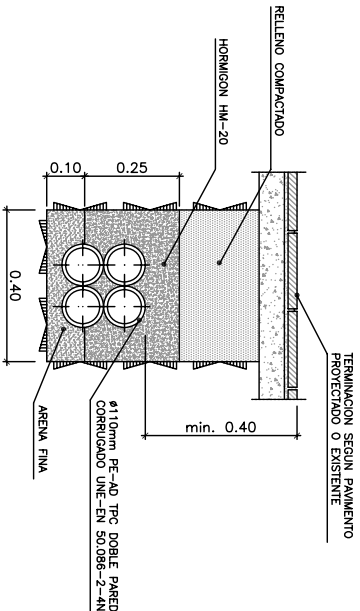


CANALIZACION DE ALUMBRADO Y COMUNICACIONES EN CALZADA 4ø110mm ESCALA 1/10

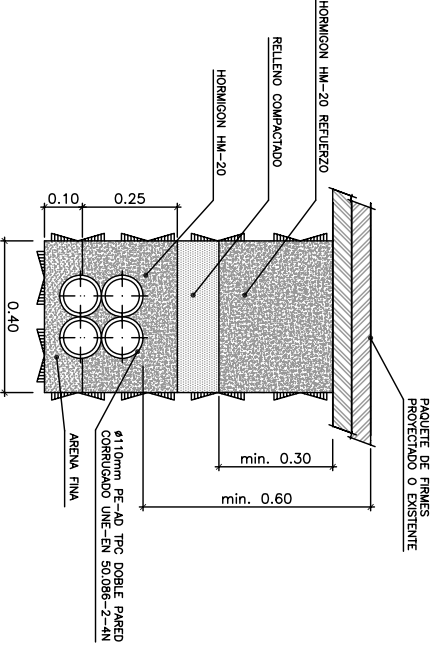


CANALIZACION DE ALUMBRADO Y COMUNICACIONES EN CALZADA 6ø110mm ESCALA 1/10

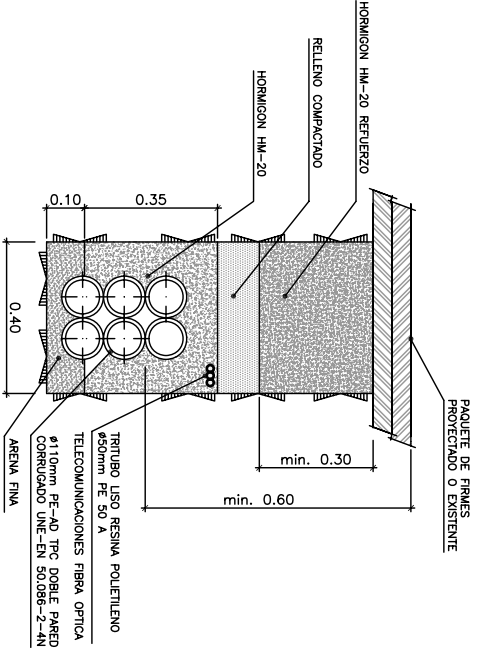

CIMIENTO PARA BACULO O COLUMNA ESCALA 1/10

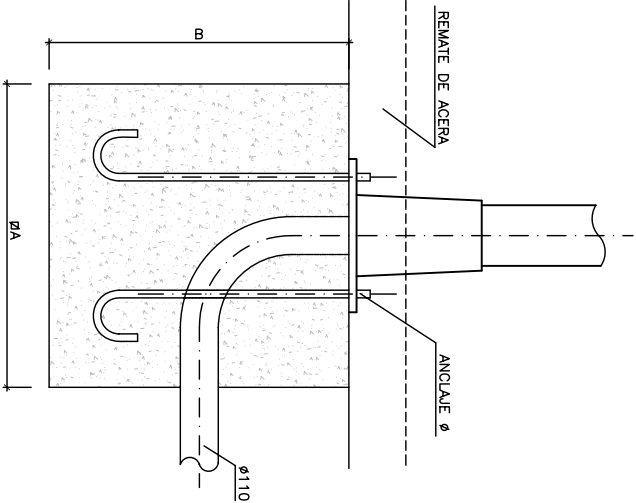

PERNOS

 

a = Longitud del perno  
b = Diámetro del perno  
c = Longitud del perno con rosca métrica  
d = Distancia desde la parte inferior del perno  
e = Distancia desde la parte superior del perno  
f = Distancia desde la parte inferior del perno  
g = Distancia desde la parte superior del perno  
h = Altura del soporte en metros  
Material Acero F-111, galvanizado


| h (m) | 4   | 5   | 6   | 7   | 8   | 9   | 10  | 11  | 12  | 14   |
|-------|-----|-----|-----|-----|-----|-----|-----|-----|-----|------|
| ø     | 500 | 500 | 500 | 700 | 700 | 700 | 900 | 900 | 900 | 1000 |
| R     | 18  | 18  | 24  | 24  | 24  | 27  | 27  | 27  | 27  | 33   |
| b     | 250 | 250 | 250 | 350 | 350 | 350 | 450 | 450 | 450 | 450  |
| c     | 100 | 100 | 100 | 150 | 150 | 150 | 200 | 200 | 200 | 250  |

CIMENTACIONES


A = Lado de la zócalo en metros  
B = Altura de la zócalo en metros  
h = Altura del soporte en metros

| h (m) | 4         | 5         | 6         | 7         | 8         | 9         | 10        | 11        | 12        | 14        |
|-------|-----------|-----------|-----------|-----------|-----------|-----------|-----------|-----------|-----------|-----------|
| A * A | 0.25x0.25 | 0.25x0.25 | 0.25x0.25 | 0.25x0.25 | 0.25x0.25 | 0.25x0.25 | 0.25x0.25 | 0.25x0.25 | 0.25x0.25 | 0.25x0.25 |
| B     | 0.8       | 0.8       | 0.8       | 1.0       | 1.0       | 1.0       | 1.2       | 1.2       | 1.2       | 1.4       |

CANALIZACION DE ALUMBRADO Y COMUNICACIONES EN ACERA 6ø110mm ESCALA 1/10

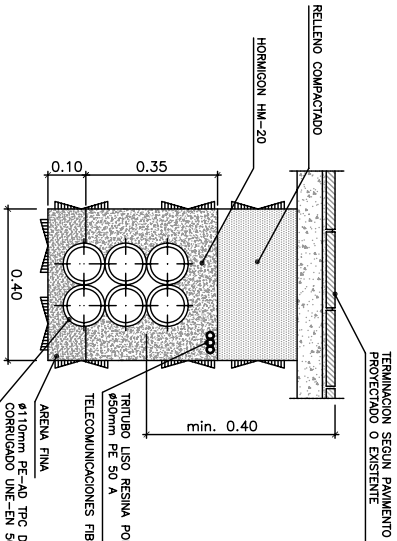

ARQUETA REGISTRO DE 60x60 cm PARA CANALIZACION DE ALUMBRADO EN CRUCES DE CALZADA ESCALA 1/10

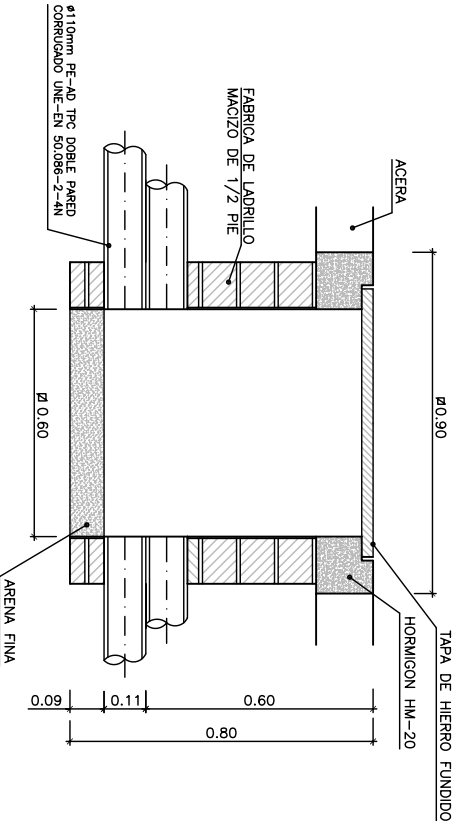

ARQUETA REGISTRO DE 40x40 cm PARA CANALIZACION DE ALUMBRADO EN ACERA ESCALA 1/10

